



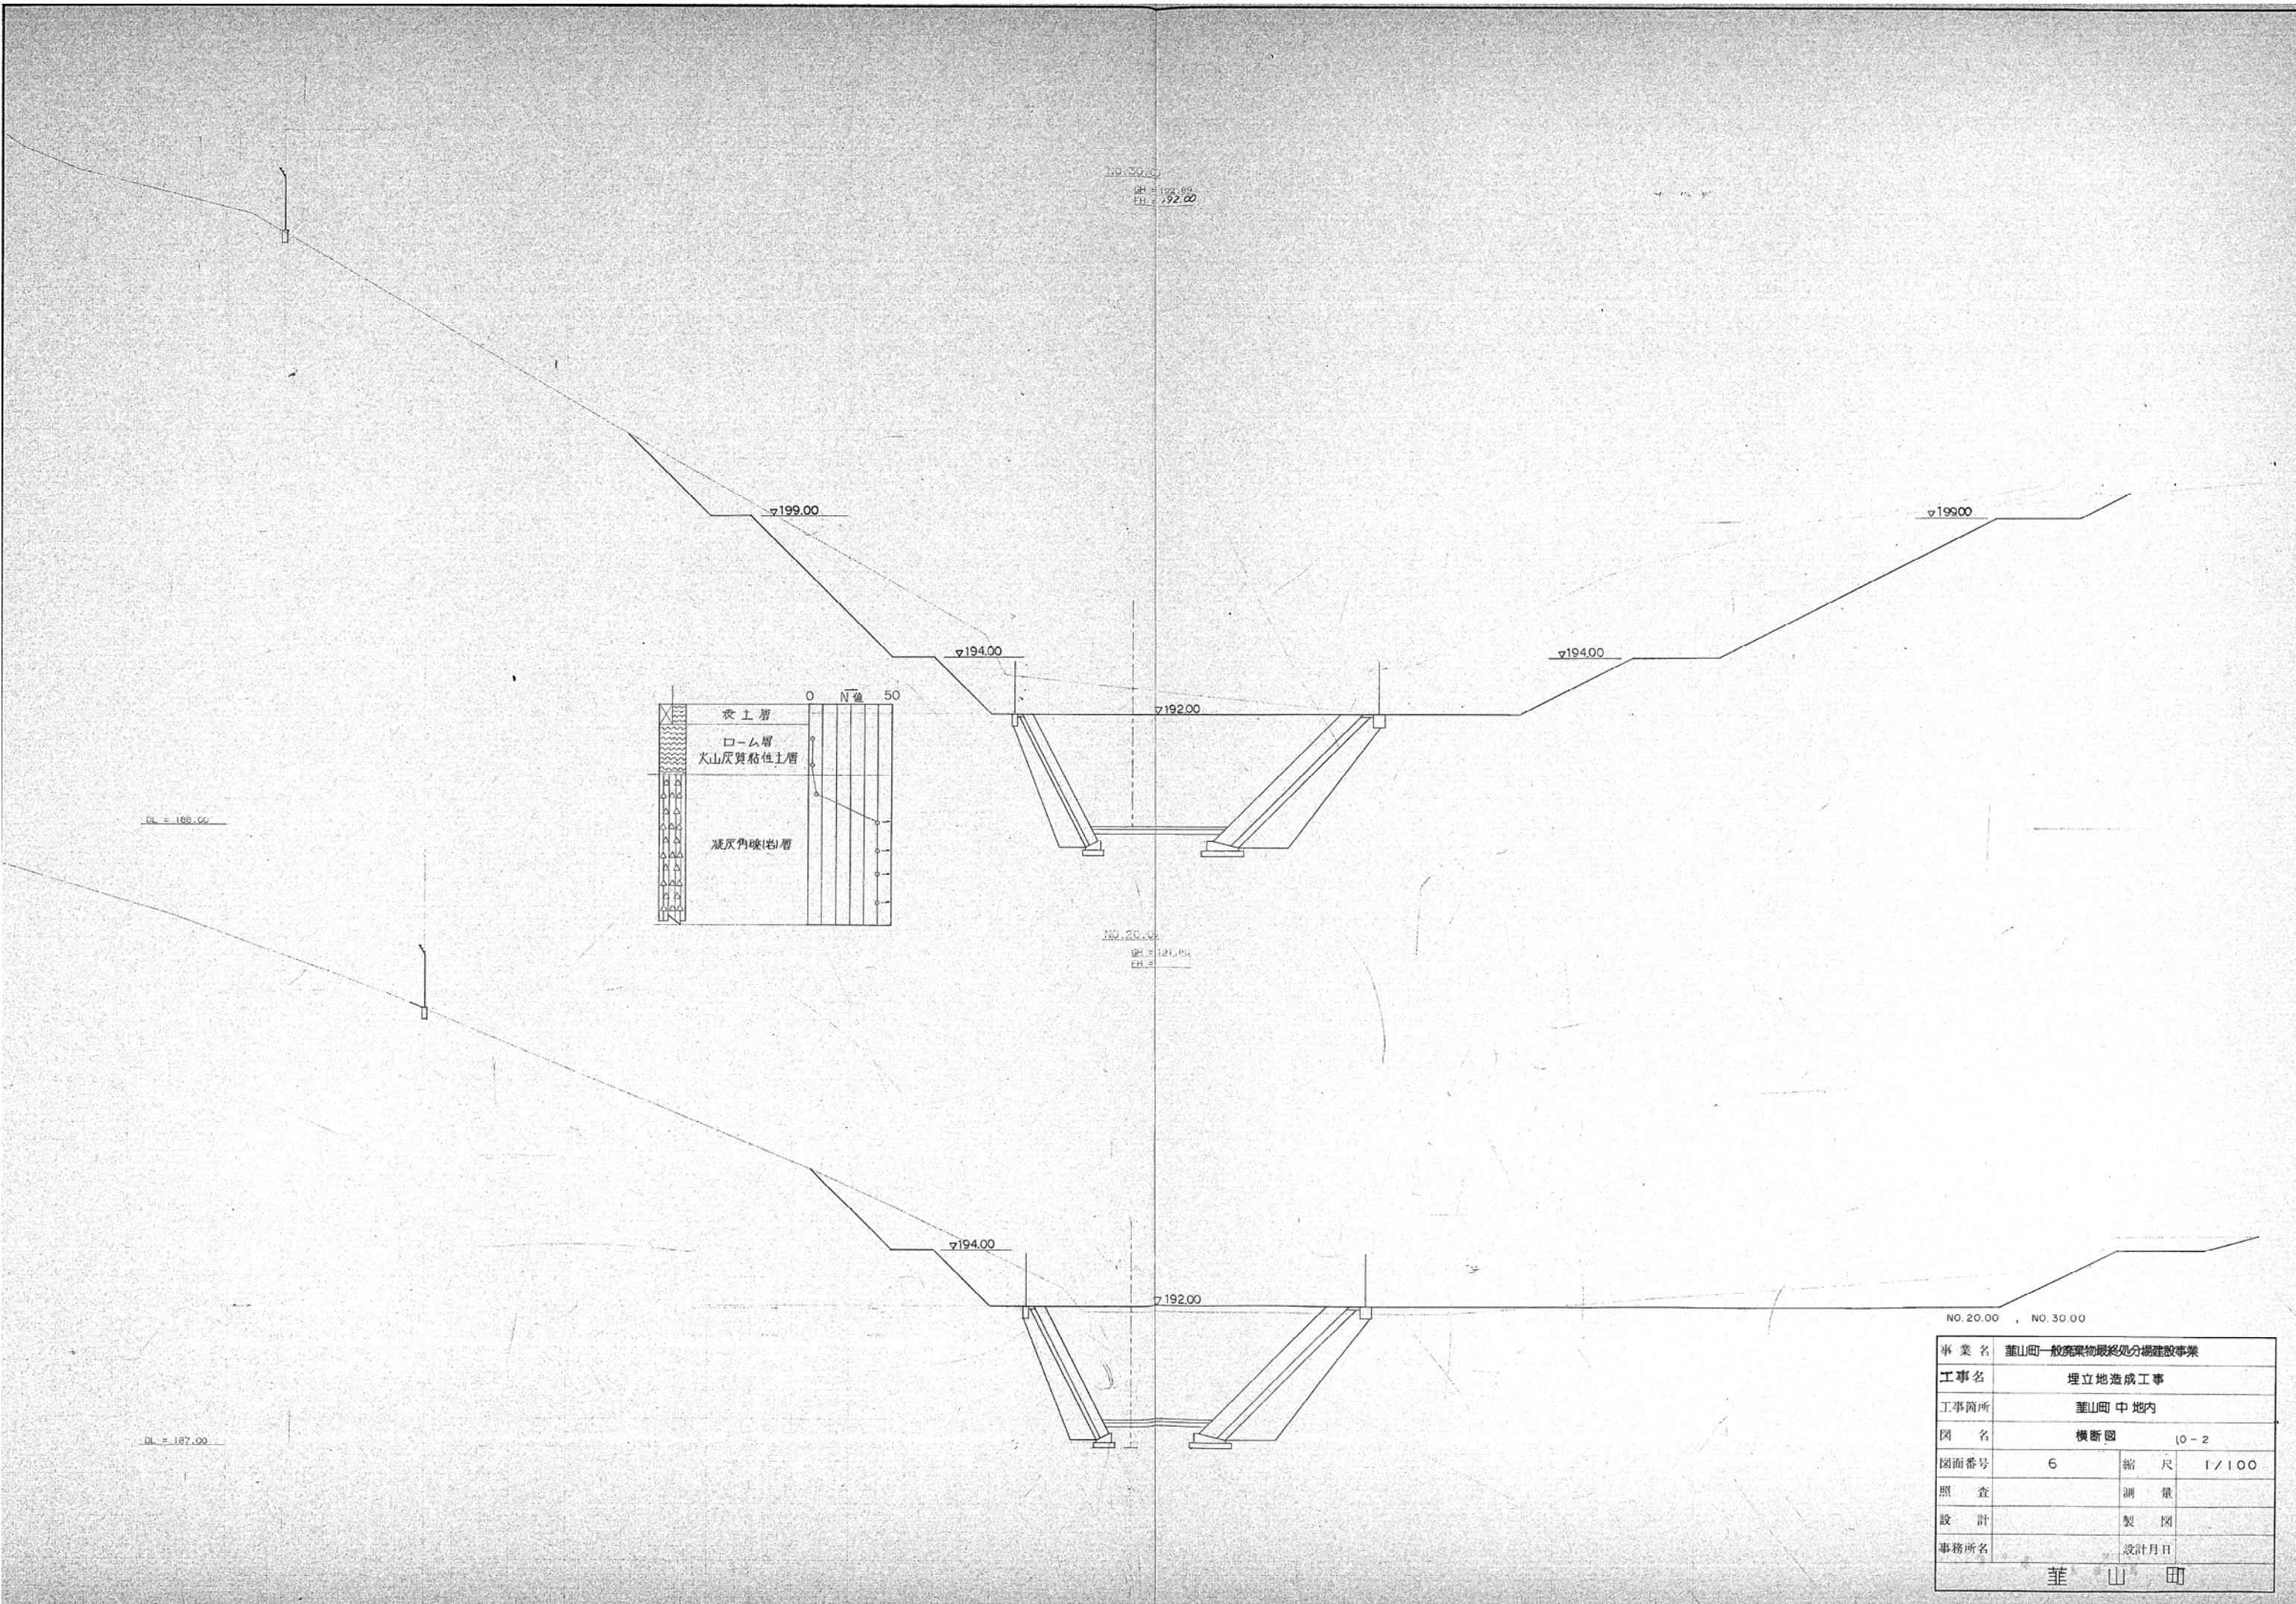

事業名	葦山町一般廃棄物最終処分場建設事業		
工事名	埋立地造成工事		
工事箇所	葦山町 中地内		
図名	横断面図 10-2		
図面番号	6	縮尺	1/100
照査	測量		
設計	製図		
事務所名	設計月日		
葦 山 町			

造成計画平面図

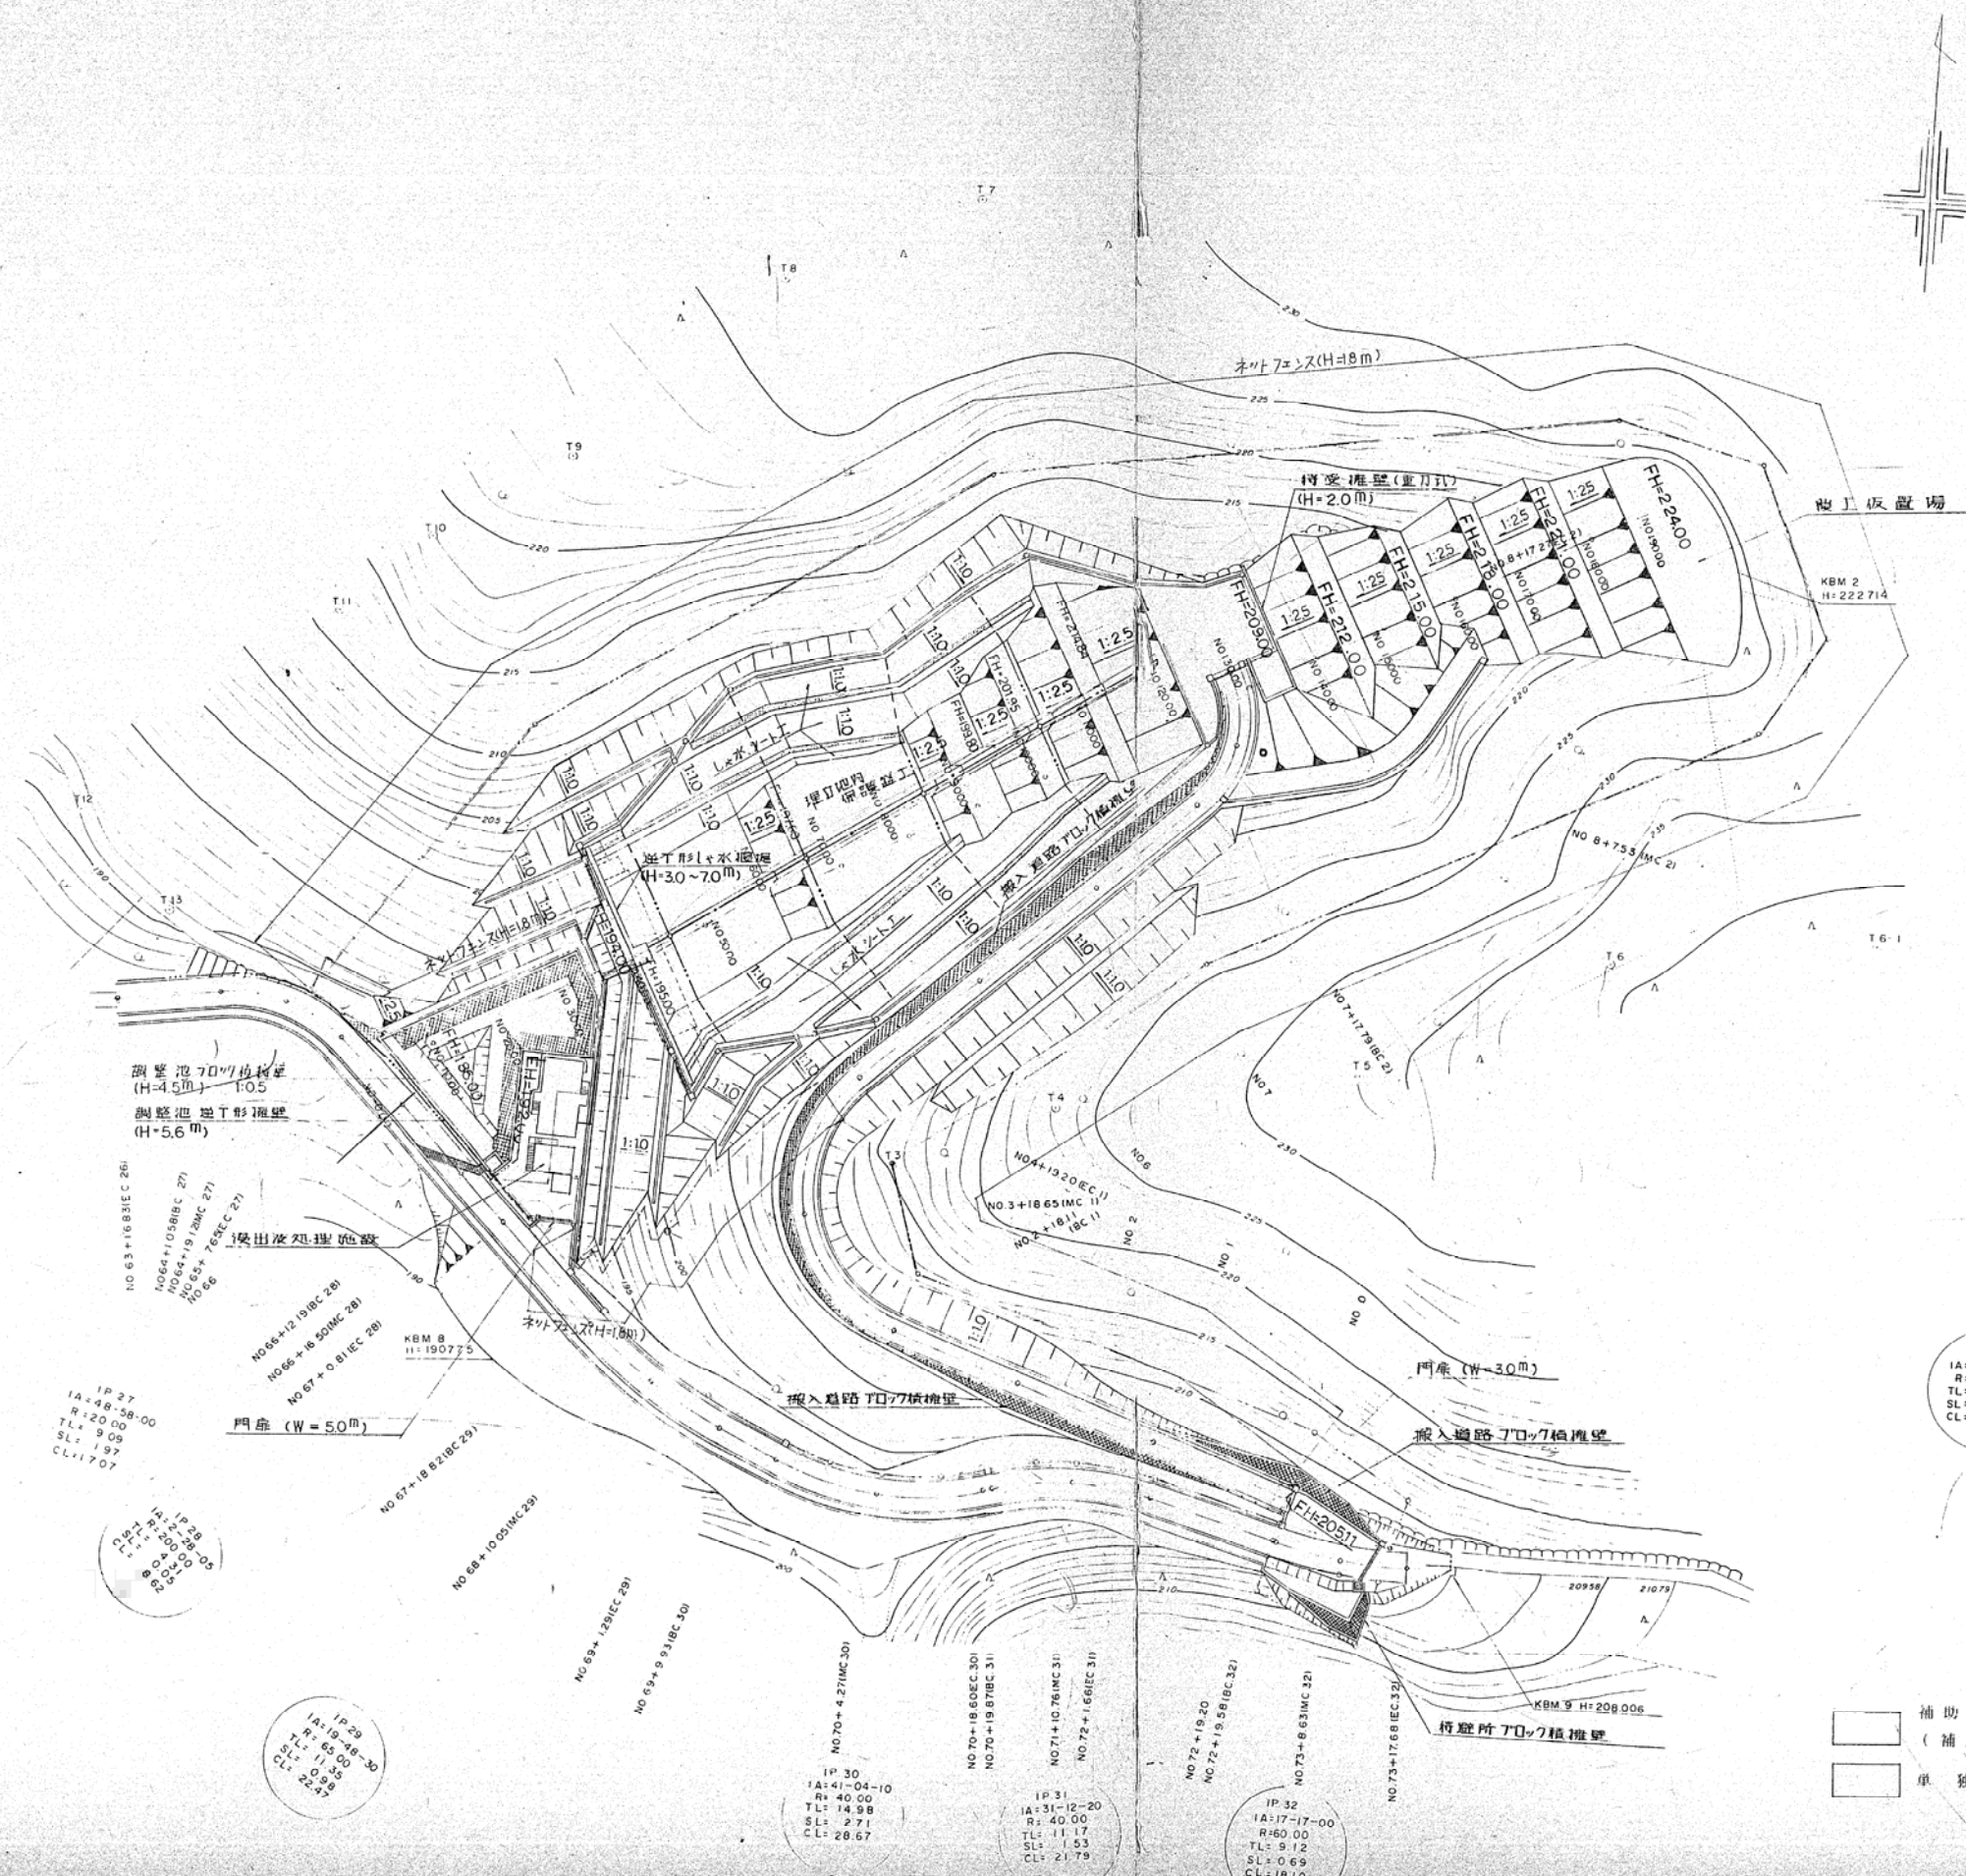


凡 例	
	切工法面
	盛工法面
	ブロック積み工
	汚水排水主管 (側孔E=4管φ400)
	汚水排水支管 (側孔E=2管φ200)
	雨水排水主管 (側孔E=1管φ150)
	雨水排水支管 (側孔E=1管φ150)
	雨水排水管橋 (側孔E=1管φ450)
	雨水排水管橋 (側孔E=1管φ150)
	ネットフェンス
	ガードレール (Gr-B-2B)
	開闢区域界

事業名	蓮山町一般廃棄物最終処分場建設事業		
工事名	埋立地造成工事		
工事箇所	蓮山町 中地内		
図 名	造成計画平面図		
図面番号	15	縮 尺	1/500
照 査		測 量	
設 計		製 図	
事務所名		設計月日	
蓮 山 町			

補助対象事業
(補助基本額)
単 独 事 業

造成計画平面図


(地下水排水管)

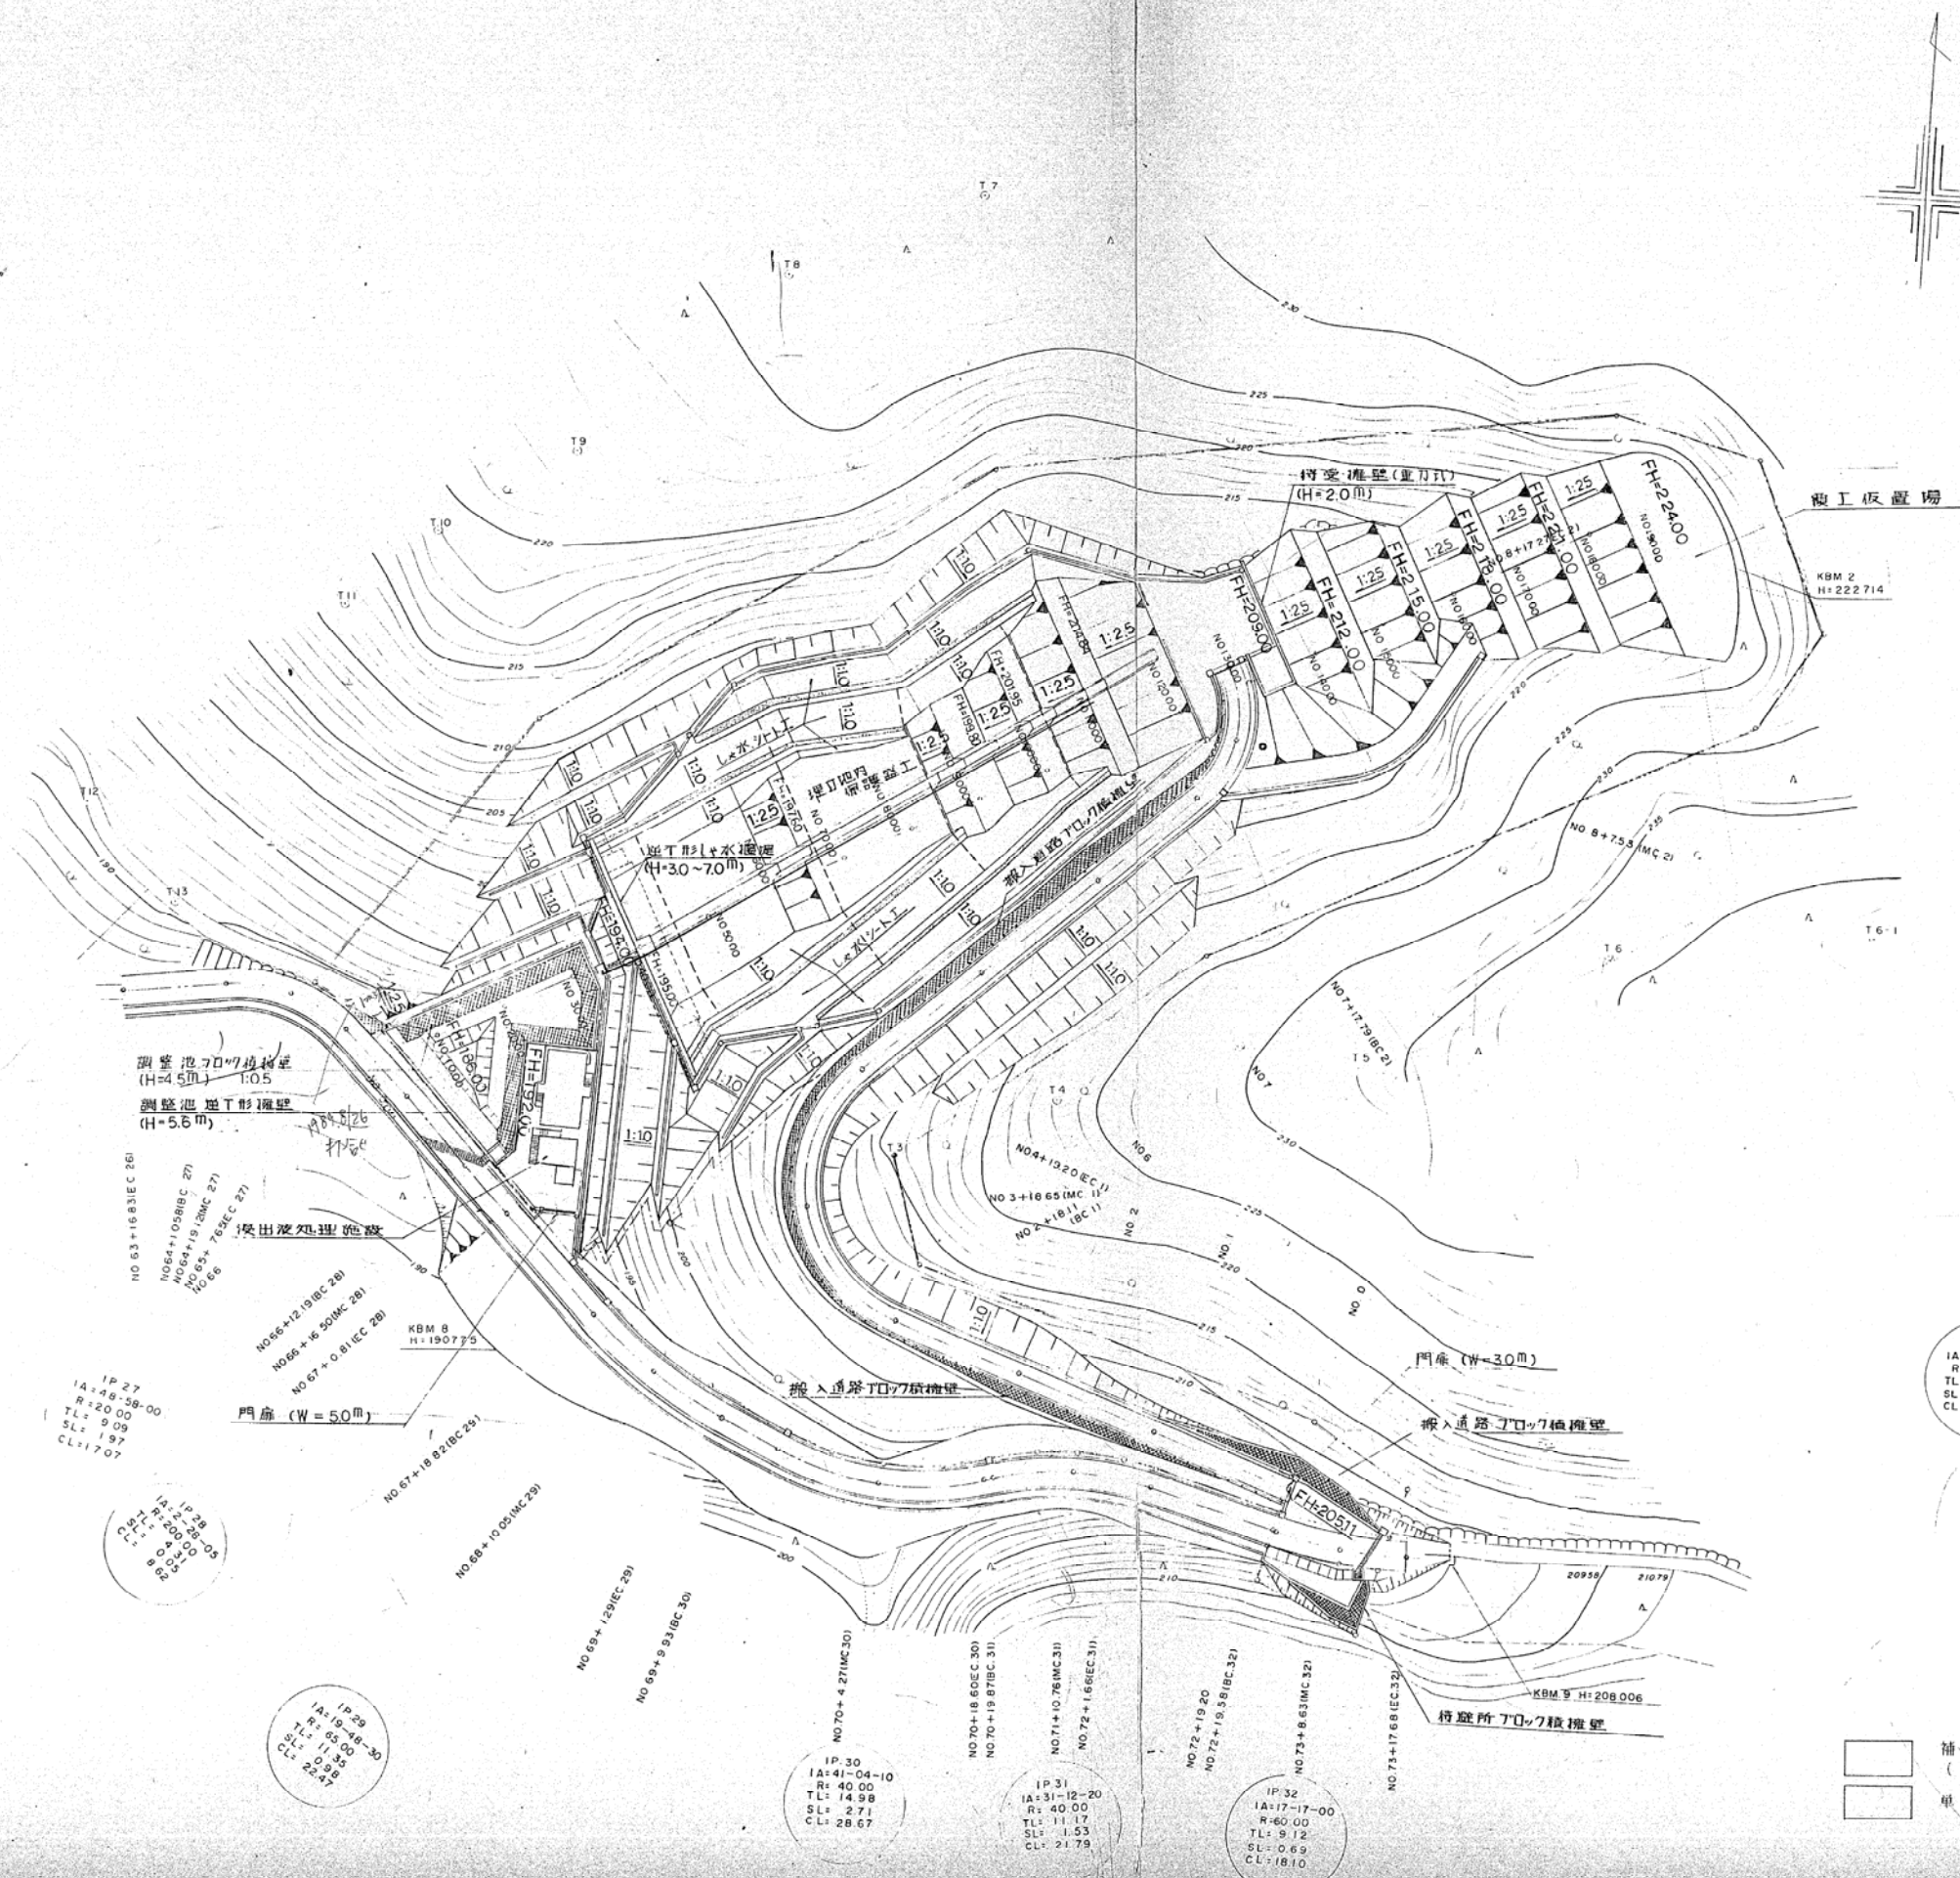


凡 例	
	切工法面
	盛工法面
	ブロック積み工
	しゃくシート工
	地下水排水管 (有孔部φ150)
	地下水排水管 (有孔部φ100)
	開闢区境界
	ネットフェンス

事業名	葦山町一般廃棄物最終処分場建設事業		
工事名	埋立地造成工事		
工事箇所	葦山町中地内		
図 名	造成計画平面図 (地下水排水管)		
図面番号	16	縮 尺	1/500
照 査		測 量	
設 計		製 図	
事務所名		設計月日	
葦 山 町			


浸出液集水本管 $s = 1/30$

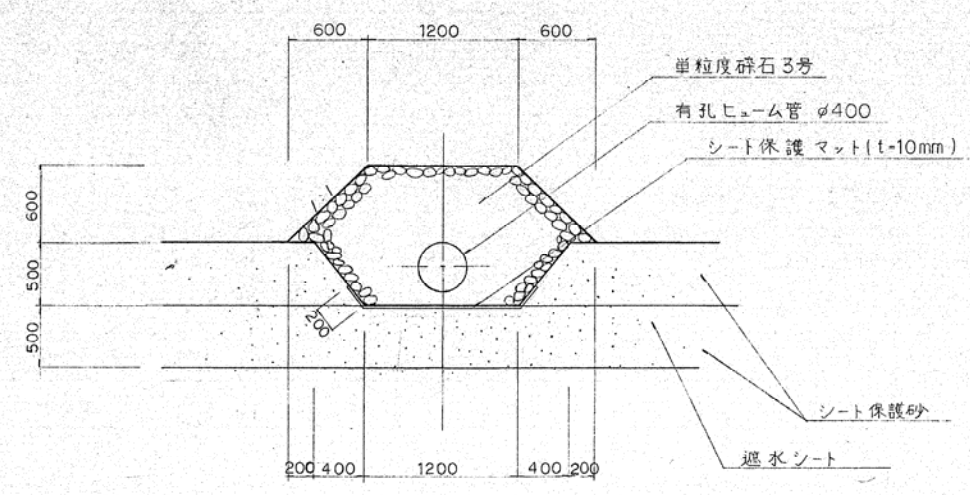


しゃ水シート固定工(A) $s = 1/20$

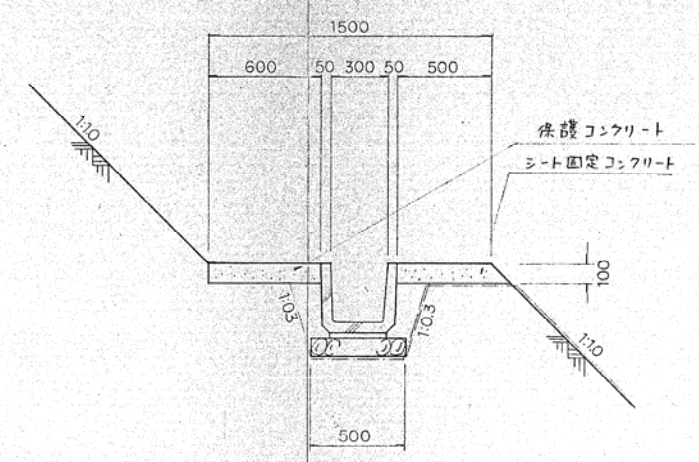


地下水排水本管 $s = 1/30$

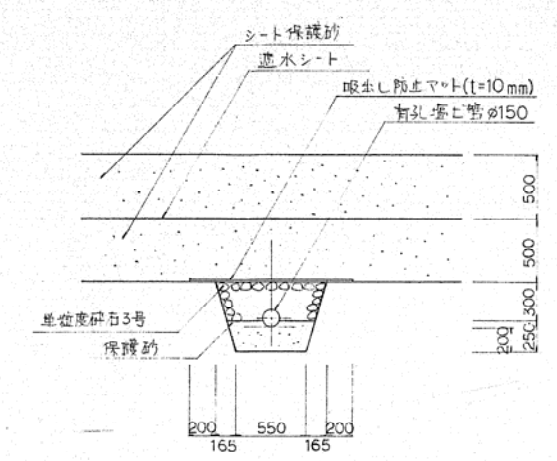


浸出液集水枝管 $s = 1/30$

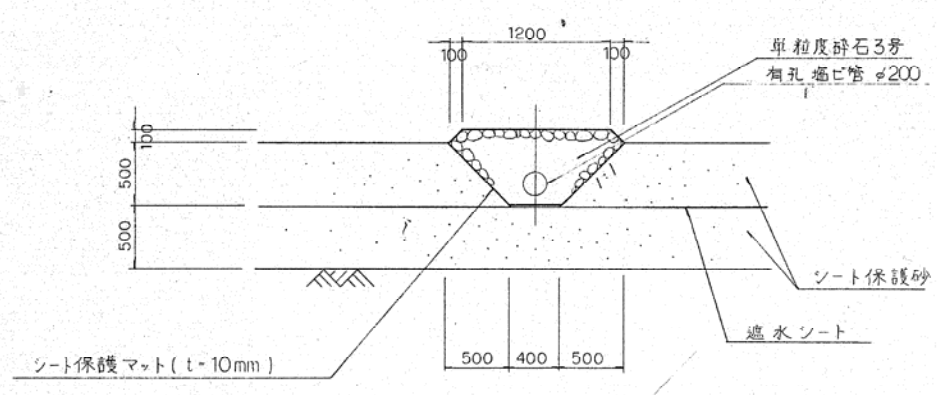


しゃ水シート固定工(B) $s = 1/20$

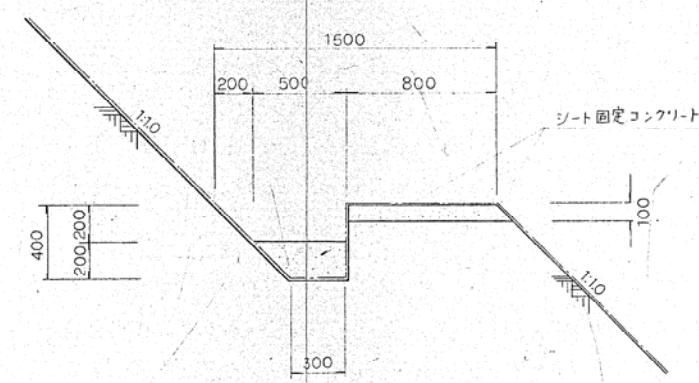


地下水排水枝管 $s = 1/30$

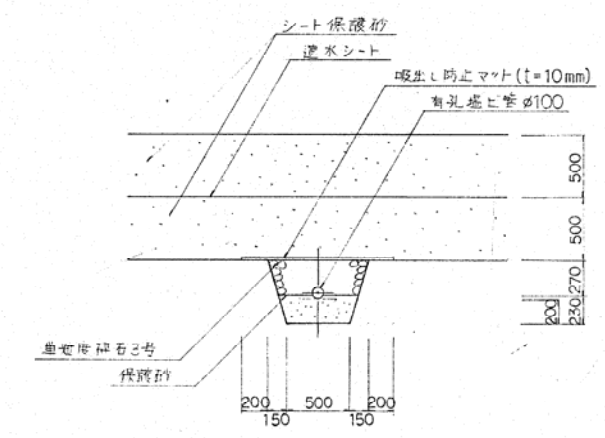


浸出液集水管接続部 $s = 1/20$

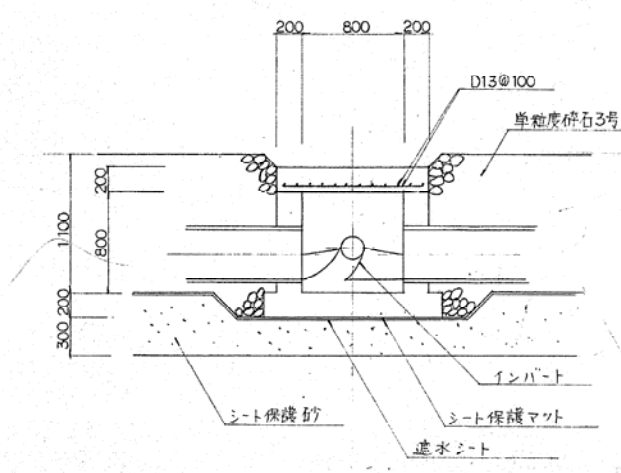

斜面集水管 $s = 1/30$

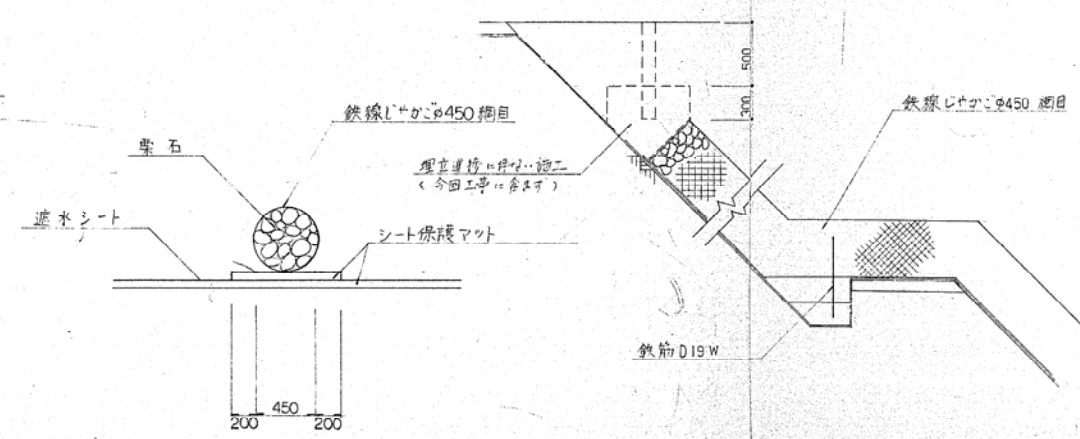


竖型ドレーン $s = 1/50$
埋立連携に伴い順次施工(今回含む)

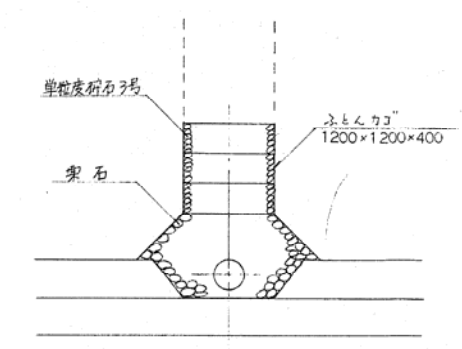

事業名	蕨山町一般廃棄物最終処分場建設事業		
工事名	埋立地造成工事		
工事箇所	蕨山町中地内		
図名	汚水排水管詳細図・しゃ水シート固定工標準図		
図面番号	E17	縮尺	図示
照査	測量		
設計	製図		
事務所名	設計月日		
蕨山町			














排水系統図

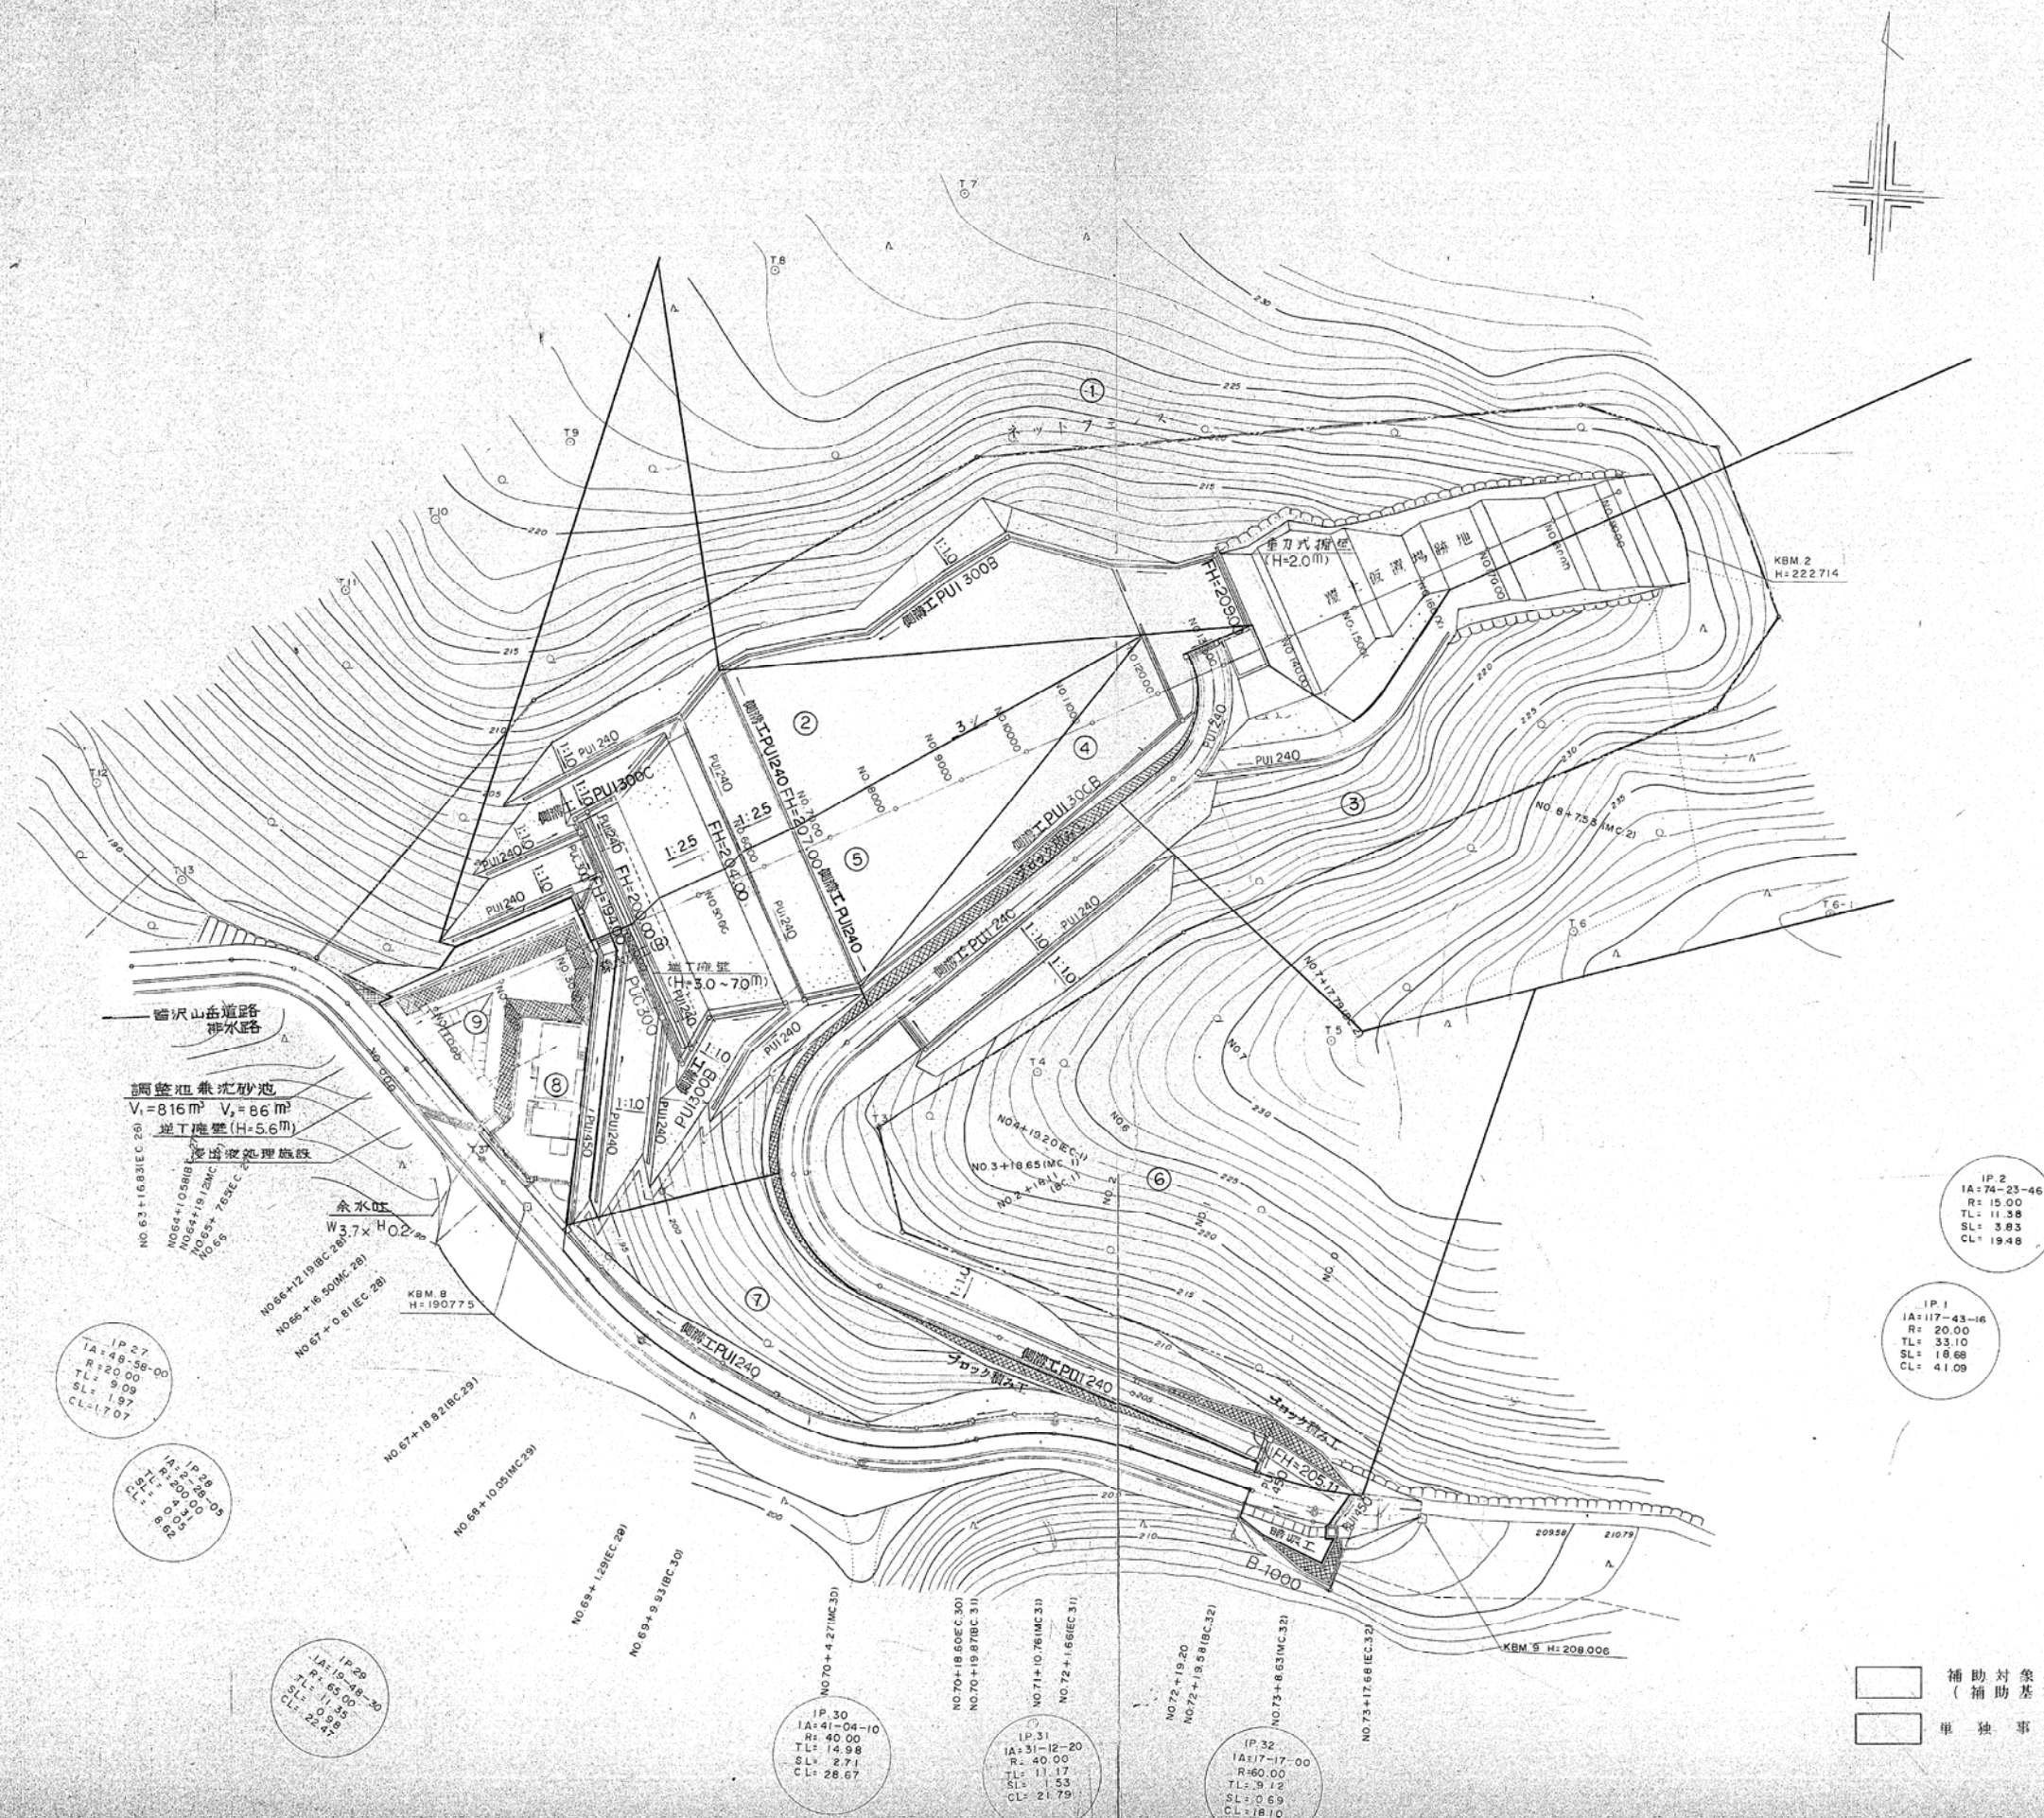

凡 例	
	側溝工
	築水附工 (A)
	流 水 方 向
	開 挖 区 域 界
	流 域 番 号
	PUI 240
	PUI 240 (コンクリート補強)
	PUI 300B
	PUI 300C
	PUI 450
	PUC 240
	PUC 300B

事業名	荊山町一般廃棄物最終処分場建設事業		
工事名	埋立地造成工事		
工事箇所	荊山町 中地内		
図名	平面図（排水系統図）		
図面番号	18	縮尺	1/500
照査	測 量		
設計	製 図		
事務所名	設計月日		
荊 山 町			

排水施設構造図

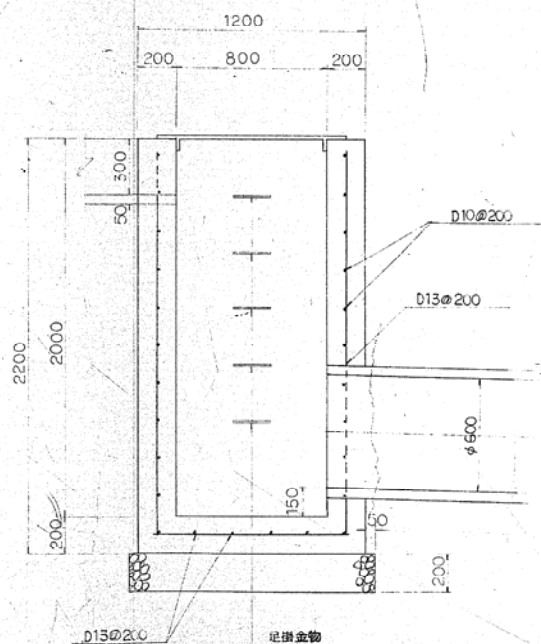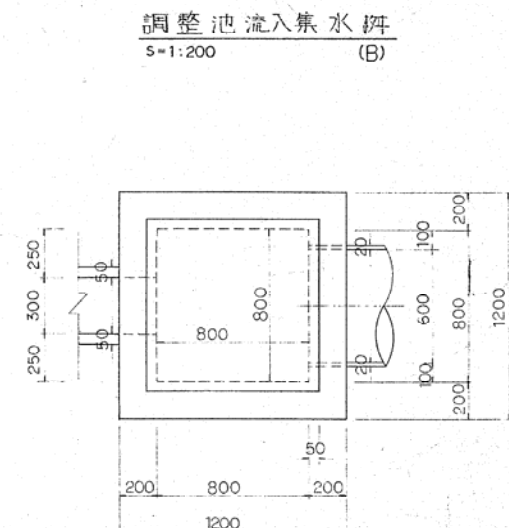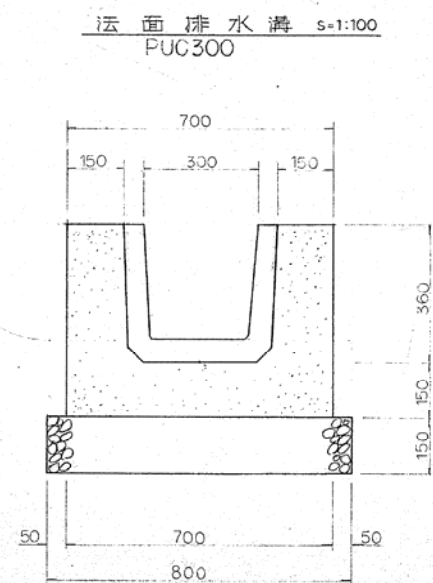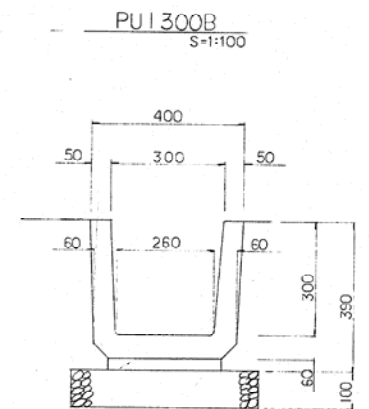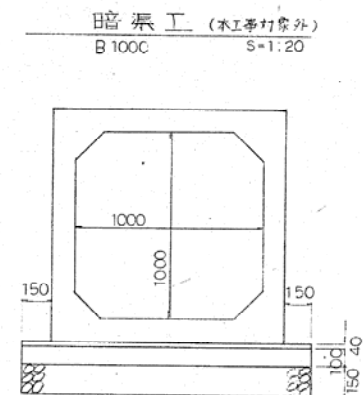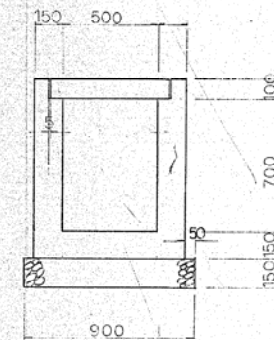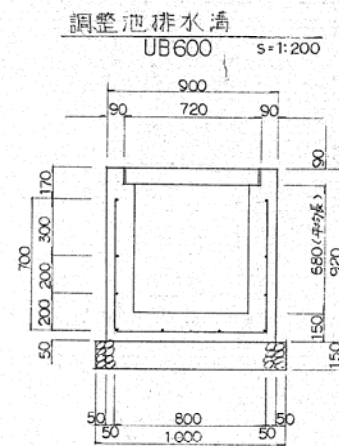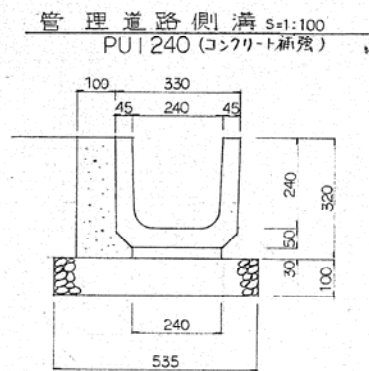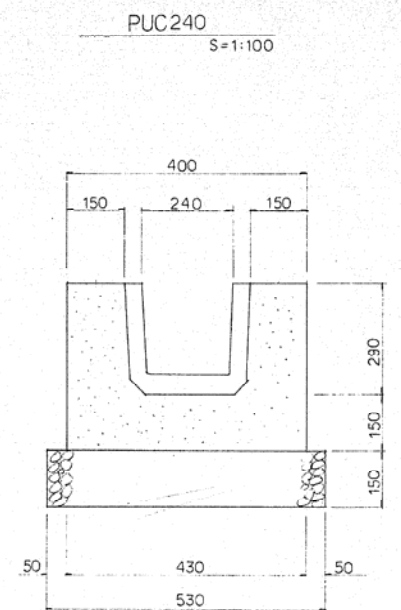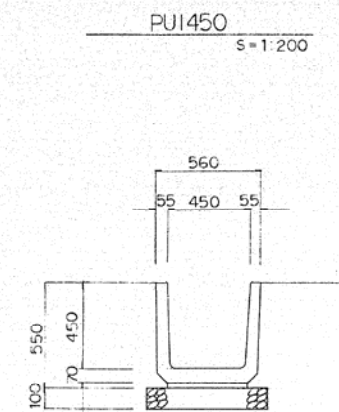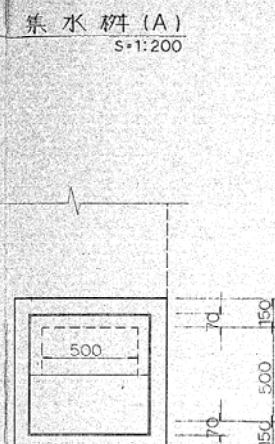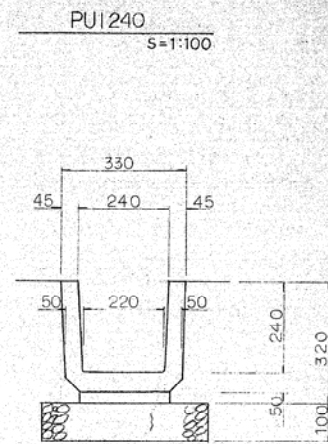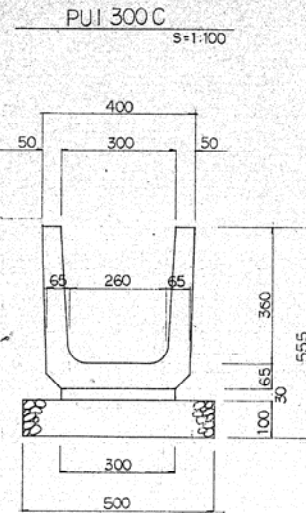

補助対象事業
(補助基本額)

単独事業

事業名	葦山町一般廃棄物最終処分場建設事業		
工事名	埋立地造成工事		
工事箇所	葦山町 中地内		
図名	排水施設 構造図		
図面番号	19	縮尺	図示
照査		測量	
設計		製図	
事務所名		設計月日	
葦 山 町			